



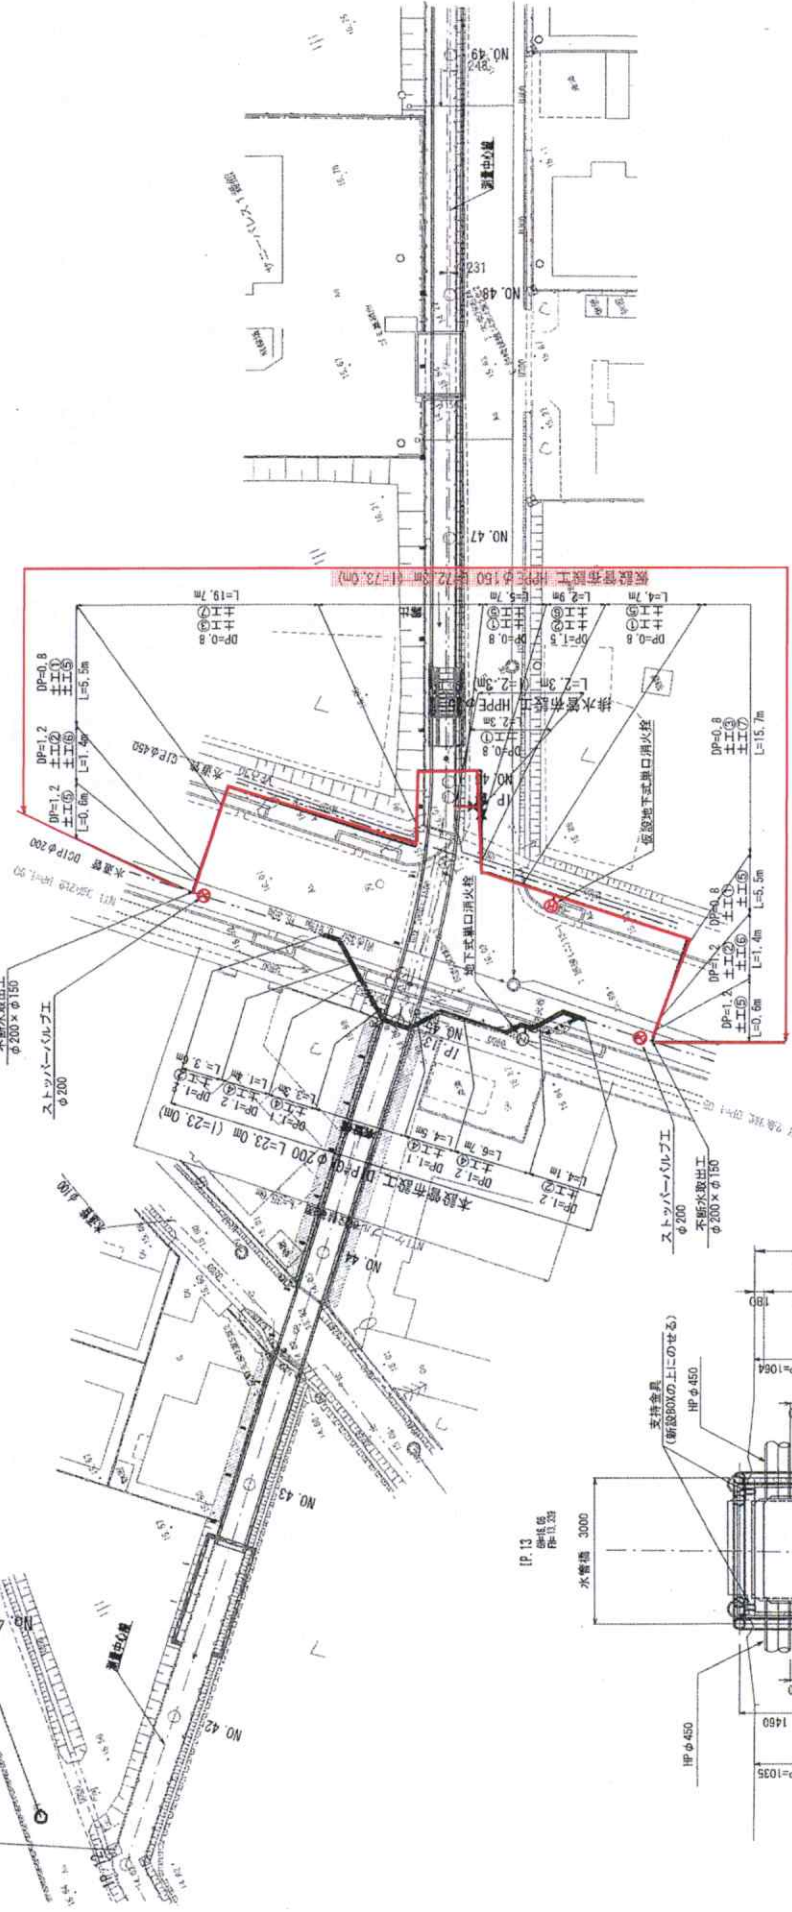

NO. 42+8.704

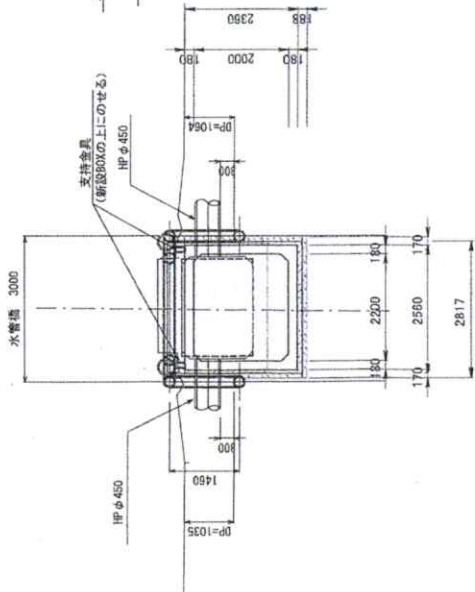


IP. 13
排水管
構造図



工 事 名	令和8年度瀬田町地区配水管布設備工事		
工事場所	瀬田町 津住町 地内		
図 名	平面図		
縮 尺	S=1:200	図面番号全 4 葉の内 1	
宮城県瀬田町上下水道課			

鳴謝 同 友 S=NONE



A部断面図

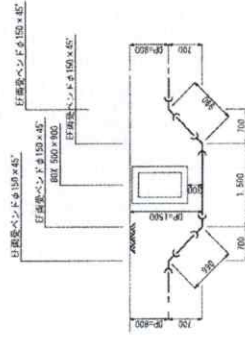

B部断面图



排水工

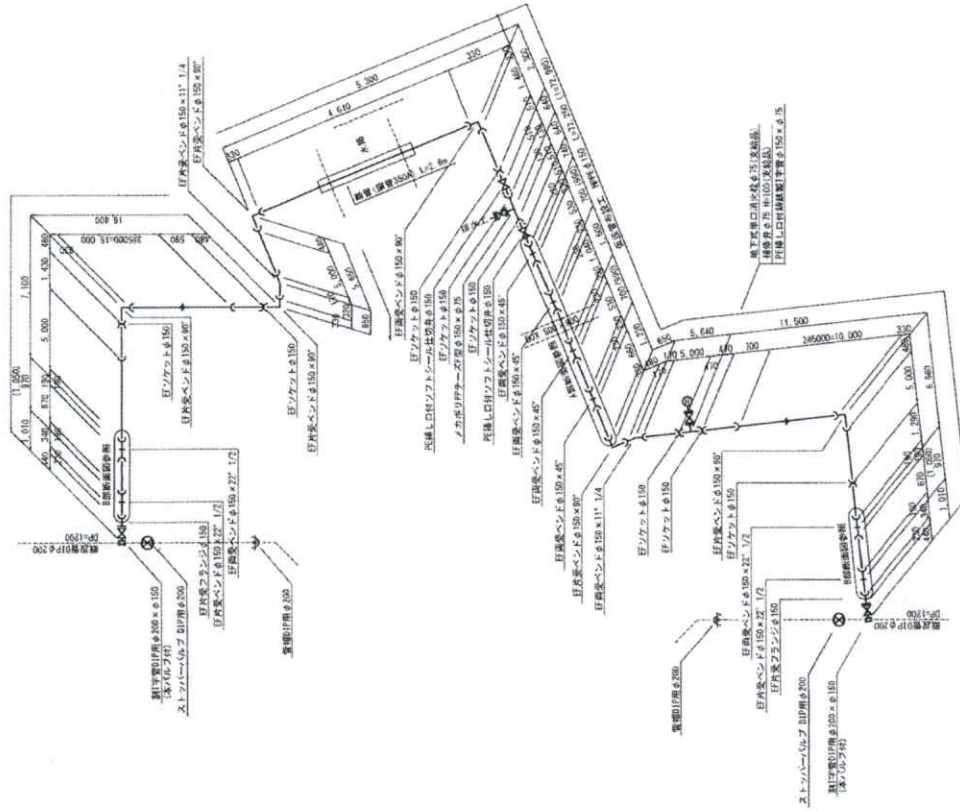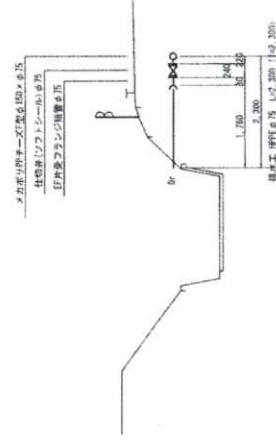

工 事 名	令和8年度 清佳町地区配水管施設修工事
工事場所	泉田町 清佳町 地内
図 名	管 署 図 (仮設管)
縮 尺	S=NONE
備 考	図面番号 4 泉の内 2

宮城県柴田町上下水道課


標準断面図 (1/2) S=1:20

街道・車道部

土工①

仮復旧 本復旧

表層工、再生砕石厚4m (13F) L=3.5m
 底層工、再生クラシヤークラン (R=40) L=1.5m

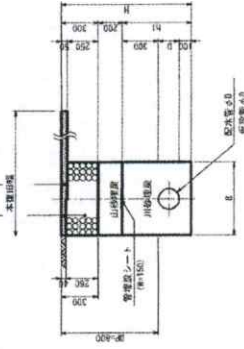


寸法表

管径	D	B	H1	H	横 高
φ50	60	600	440	540	
φ75	90	600	460	560	
φ150	180	600	580	700	
φ200	220	600	620	770	

土工②

仮復旧 本復旧

表層工、再生砕石厚4m (13F) L=3.5m
 底層工、再生クラシヤークラン (R=40) L=1.5m

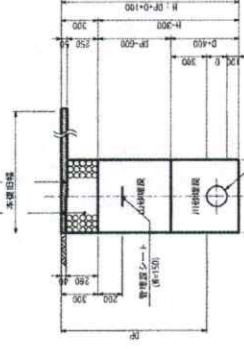


寸法表

管径	D	B	H1	H	横 高
φ50	60	600	440	540	
φ75	90	600	460	560	
φ150	180	600	580	700	
φ200	220	600	620	770	

土工③

仮復旧 本復旧

表層工、再生砕石厚4m (13F) L=3.5m
 底層工、再生クラシヤークラン (R=40) L=1.5m

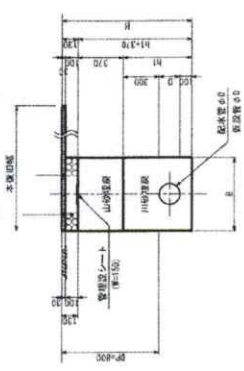


寸法表

管径	D	B	H1	H	横 高
φ50	60	600	440	540	
φ75	90	600	460	560	
φ150	180	600	580	700	
φ200	220	600	620	770	

土工④

仮復旧 本復旧

表層工、再生砕石厚4m (13F) L=3.5m
 底層工、再生クラシヤークラン (R=40) L=1.5m

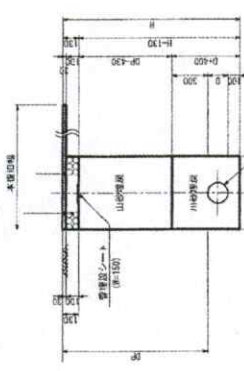


寸法表

管径	D	B	H1	H	横 高
φ50	60	600	440	540	
φ75	90	600	460	560	
φ150	180	600	580	700	
φ200	220	600	620	770	

断面図 (歩道)

仮復旧 本復旧


表層工、再生砕石厚4m (13F) L=3.5m
 底層工、再生クラシヤークラン (R=40) L=1.5m

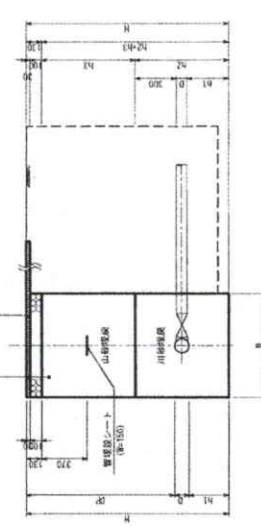

断面図 (車道)

仮復旧 本復旧


表層工、再生砕石厚4m (13F) L=3.5m
 底層工、再生クラシヤークラン (R=40) L=1.5m

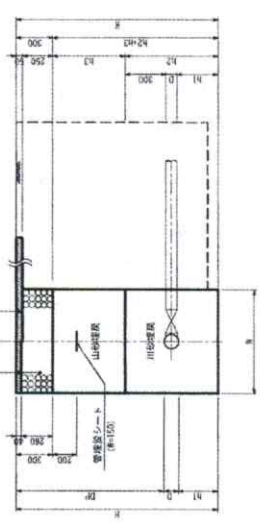

不排水立坑

土工⑤

平面図

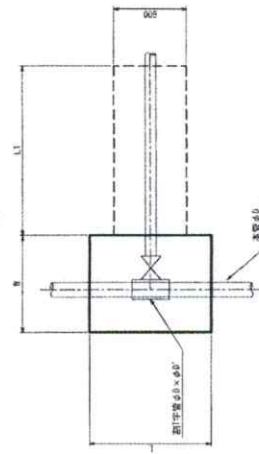

寸法表

立坑種類	管径	分岐管径	D	B	H1	H	横 高
不排水立坑	φ200	φ150	270	1250	1400	1500	1670
排水立坑	φ200	φ150	270	1250	1400	1500	1670

※1 縦断面図は1/20とする。

工事名	令和8年度 清住町地区配水管布設工事
工事場所	栗田町 清住町 地内
図名	標準断面図 (1/2)
縮尺	S=1:20 図面番号 4 頁の内 3
宮城県栗田町上下水道課	

標準断面図 (2/2) S=1:20

仮設管撤去

町道・車道部

町道・歩道部

±I(5)

±I(6)

±I(7)

±I(8)

仮復旧 本復旧

仮復旧 本復旧

仮復旧 本復旧


仮復旧 本復旧

表層工：再生砕粒厚40 (13F) t=50mm
路盤工：再生クラッシャーラン (R2-40) t=150mm

表層工：再生砕粒厚40 (13F) t=50mm
路盤工：再生クラッシャーラン (R2-40) t=150mm


表層工：再生砕粒厚40 (13F) t=50mm
路盤工：再生クラッシャーラン (R2-40) t=150mm

表層工：再生砕粒厚40 (13F) t=50mm
路盤工：再生クラッシャーラン (R2-40) t=150mm

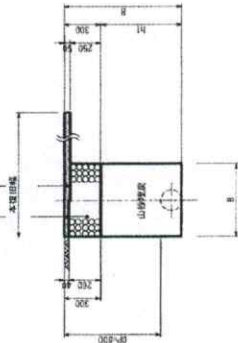


寸法表

管径	D	B	H	備考
φ50	50	600	860	
φ75	75	600	860	
φ100	100	600	860	
φ150	150	600	860	
φ200	200	600	860	

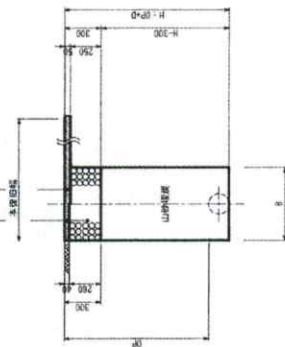


寸法表

管径	D	B	備考
φ50	50	600	
φ75	75	600	
φ100	100	600	
φ150	150	600	
φ200	200	600	

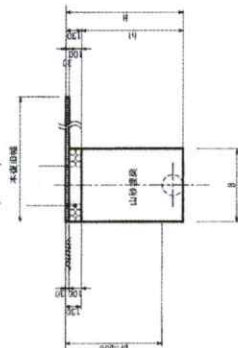

寸法表

管径	D	B	H	備考
φ50	50	600	860	
φ75	75	600	860	
φ100	100	600	860	
φ150	150	600	860	
φ200	200	600	860	

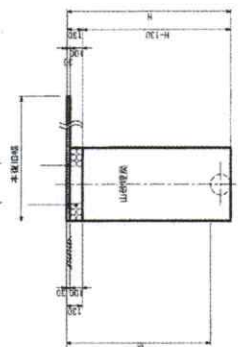

寸法表

管径	D	B	備考
φ50	50	600	
φ75	75	600	
φ100	100	600	
φ150	150	600	
φ200	200	600	

工事名	令和8年度 清住町地区配水管布設替工事
工事場所	栄田町 清住町 地内
図名	標準断面図 (2/2)
縮尺	S=1:20 図面番号 栄田町 第4
宮城県 栄田町 上下水道課	